



Ведомость рабочих чертежей основного комплекта.									
№ п/п		Наименование					№ листов		
1		ОБЩИЕ ДАННЫЕ					1.1-1.5		
2		ЧЕРТЕЖИ							
		Наружные сети СВН					2.1		
		Наружные сети СВН					2.2		
		Структурная схема сети СВН					3		
		Схема электрических проводок. Шкафы ШТК1 и ШТК2					4		
		Схема электрических проводок. Шкаф ШТК3 и ШТК4					5		
		Схема электрических проводок. Шкаф ШТК5					6		
		Схема электрических проводок. Шкаф ШТК6 и ШТК7					7		
		Схема электрических проводок. Шкаф ШТК8					8		
		Схема электрических проводок. Шкаф ШТК9 и ШТК10					9		
		Схема электрических проводок. Шкаф ШТК11 и ШТК12					10		
		Схема раскладки слаботочных кабелей					11		
		Разрез колодцев ККТМ-1.					12		
		Наружные сети. План подвода кабеля провайдера					13		
		Профиль прокладки кабеля методом ГНБ					14		
Ввод кабеля в электрощитовую (пом.17) и пост охраны №1 (пом.4.1)					15				
3		СПЕЦИФИКАЦИИ ОБОРУДОВАНИЯ И МАТЕРИАЛОВ							

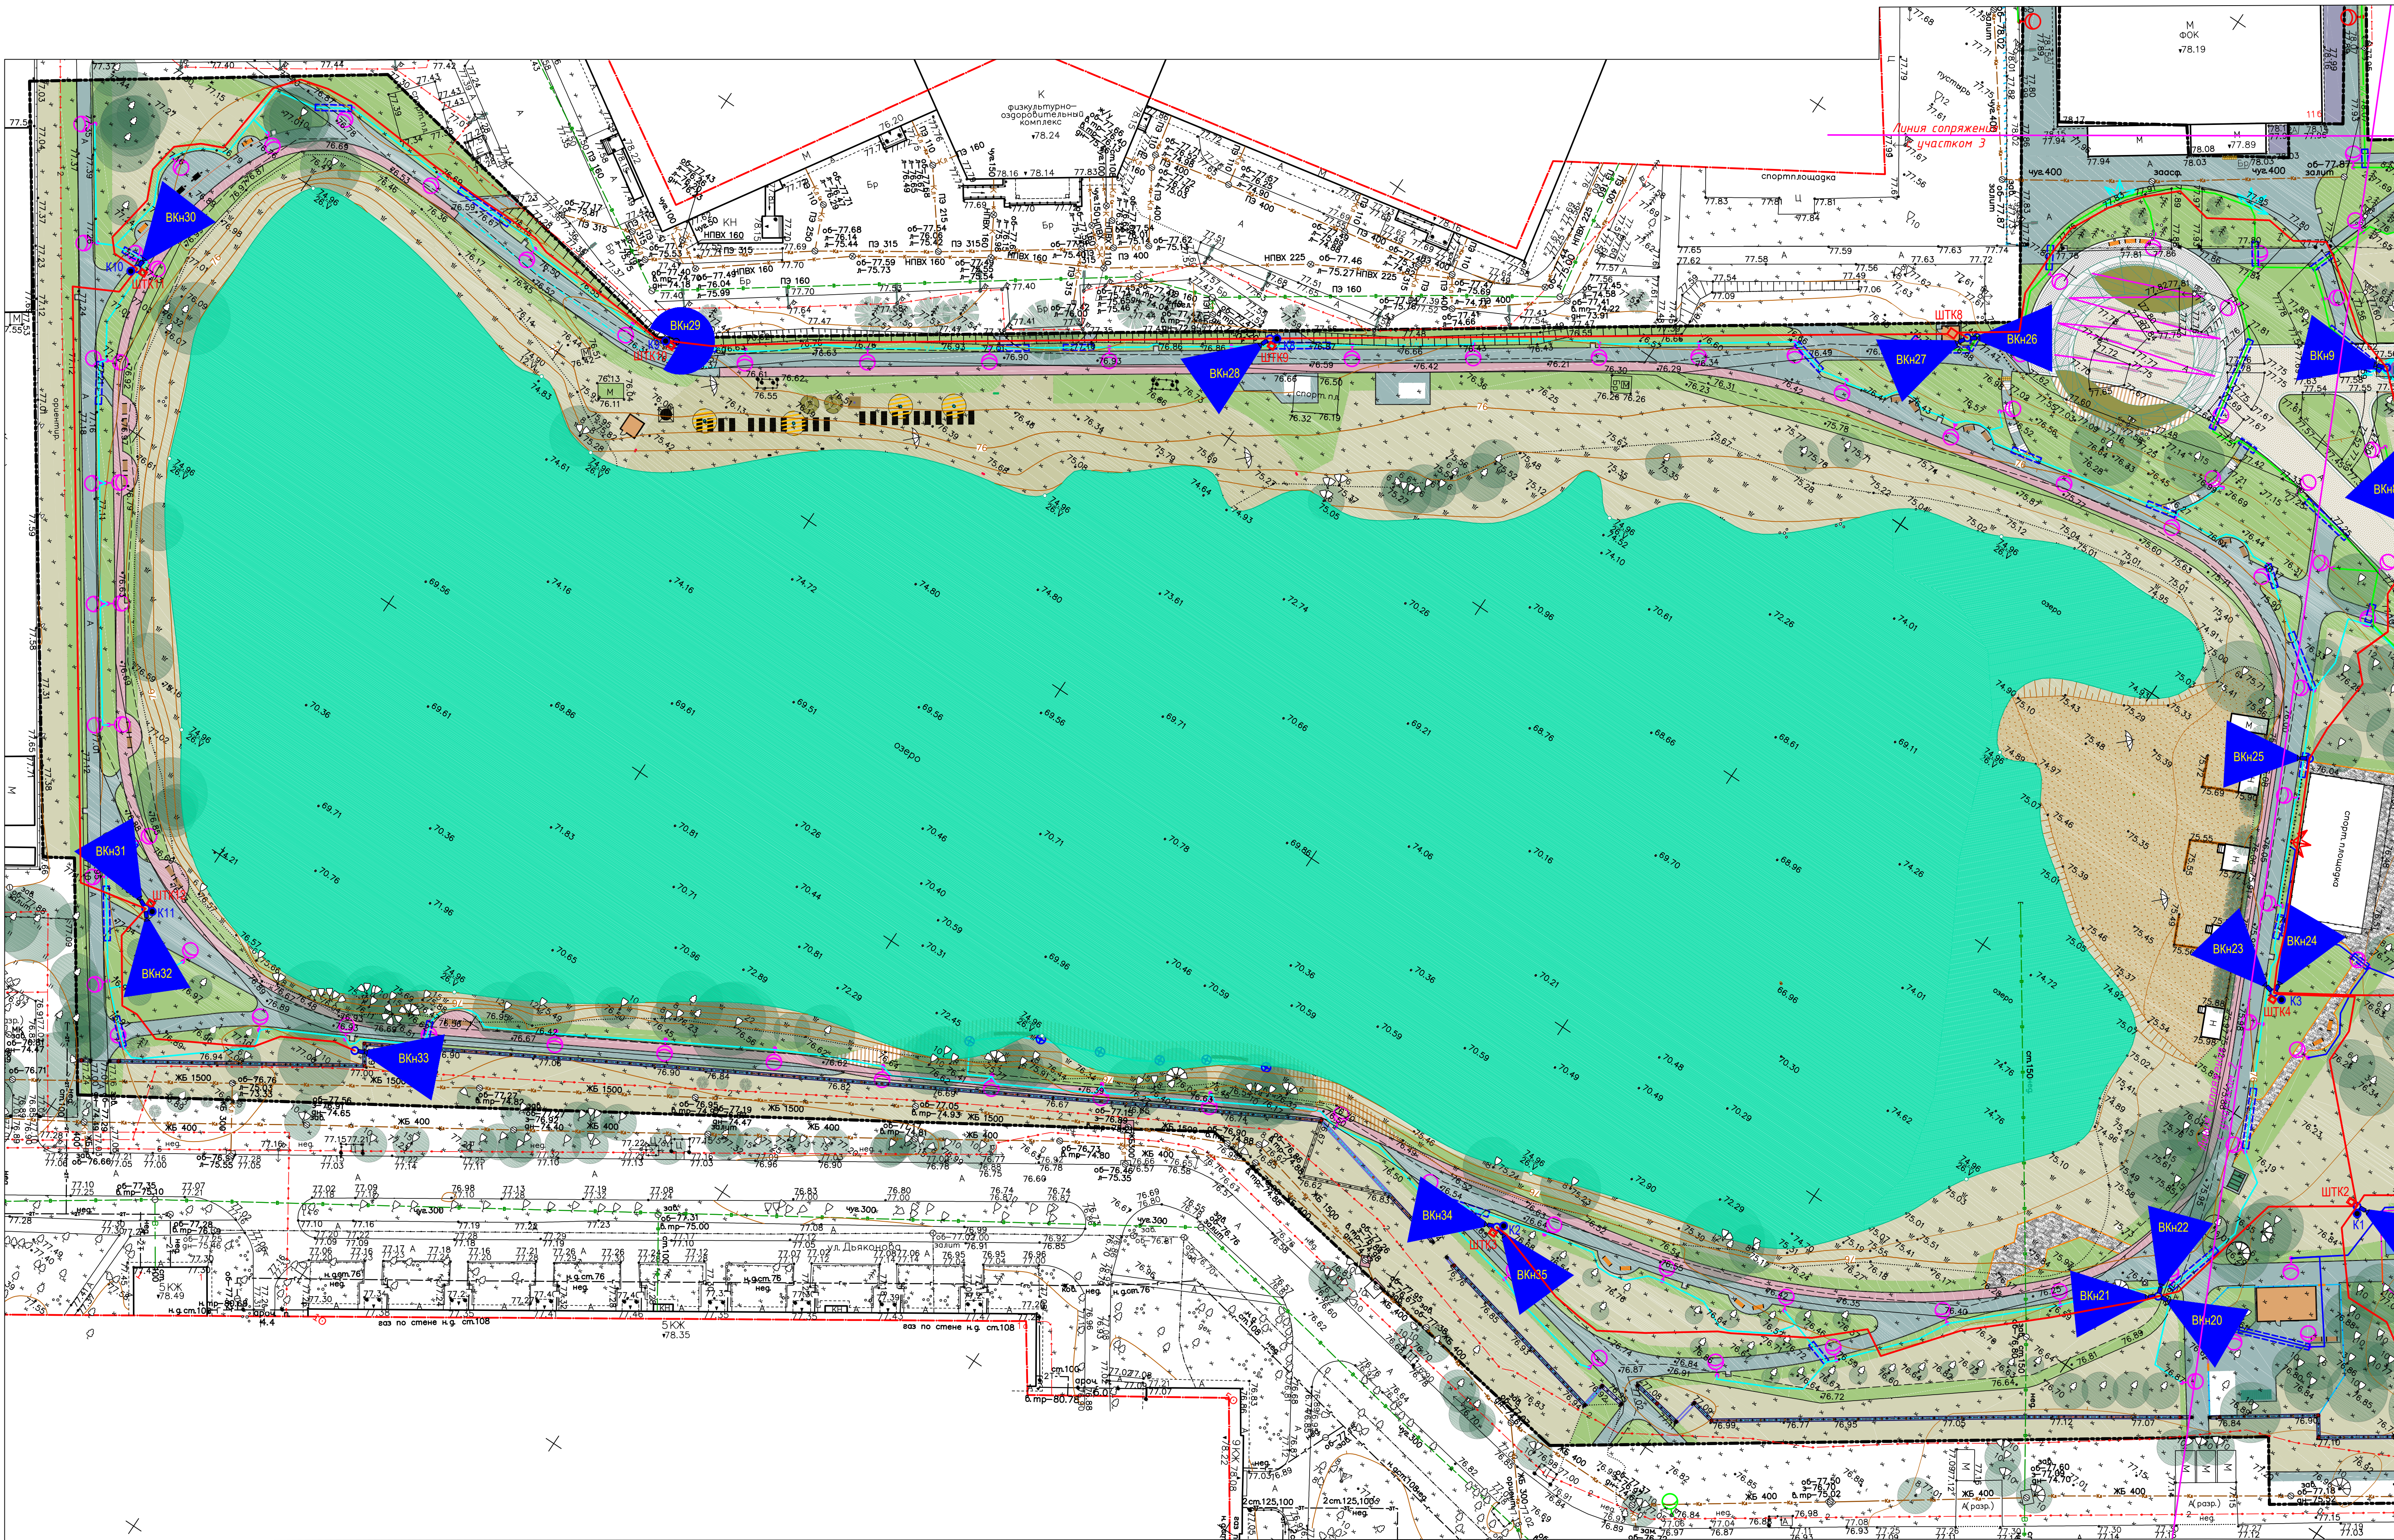

- Кабельная трасса системы видеонаблюдения
- ШТК1 Шкаф для системы СВН
- Шкаф для системы СВН
- Кабельный канал
- Уличная видеосфера
- Уличная видеосфера
- Шкаф для системы СВН других организаций


173-2024-СВН			Выполнение работ по комплексному благоустройству общественной территории: «Парк им. 777-летия города Нижнего Новгорода» в Автозаводском районе города Нижнего Новгорода (2-я очередь)		
Изм.	Кол.	Лист	Изд.	Подп.	Дата
Гип	Печникова	01.25	Создание системы видеонаблюдения	Р	2.1
Разраб.	Красильников	01.25	План сети системы видеонаблюдения	Мunicipальное бюджетное учреждение «Нижегородгражданпроект»	2
Исполн.	Тарасова	01.25			

Согласовано				
Взамен инв. №				
Подпись и дата				
Инв. № подл.				

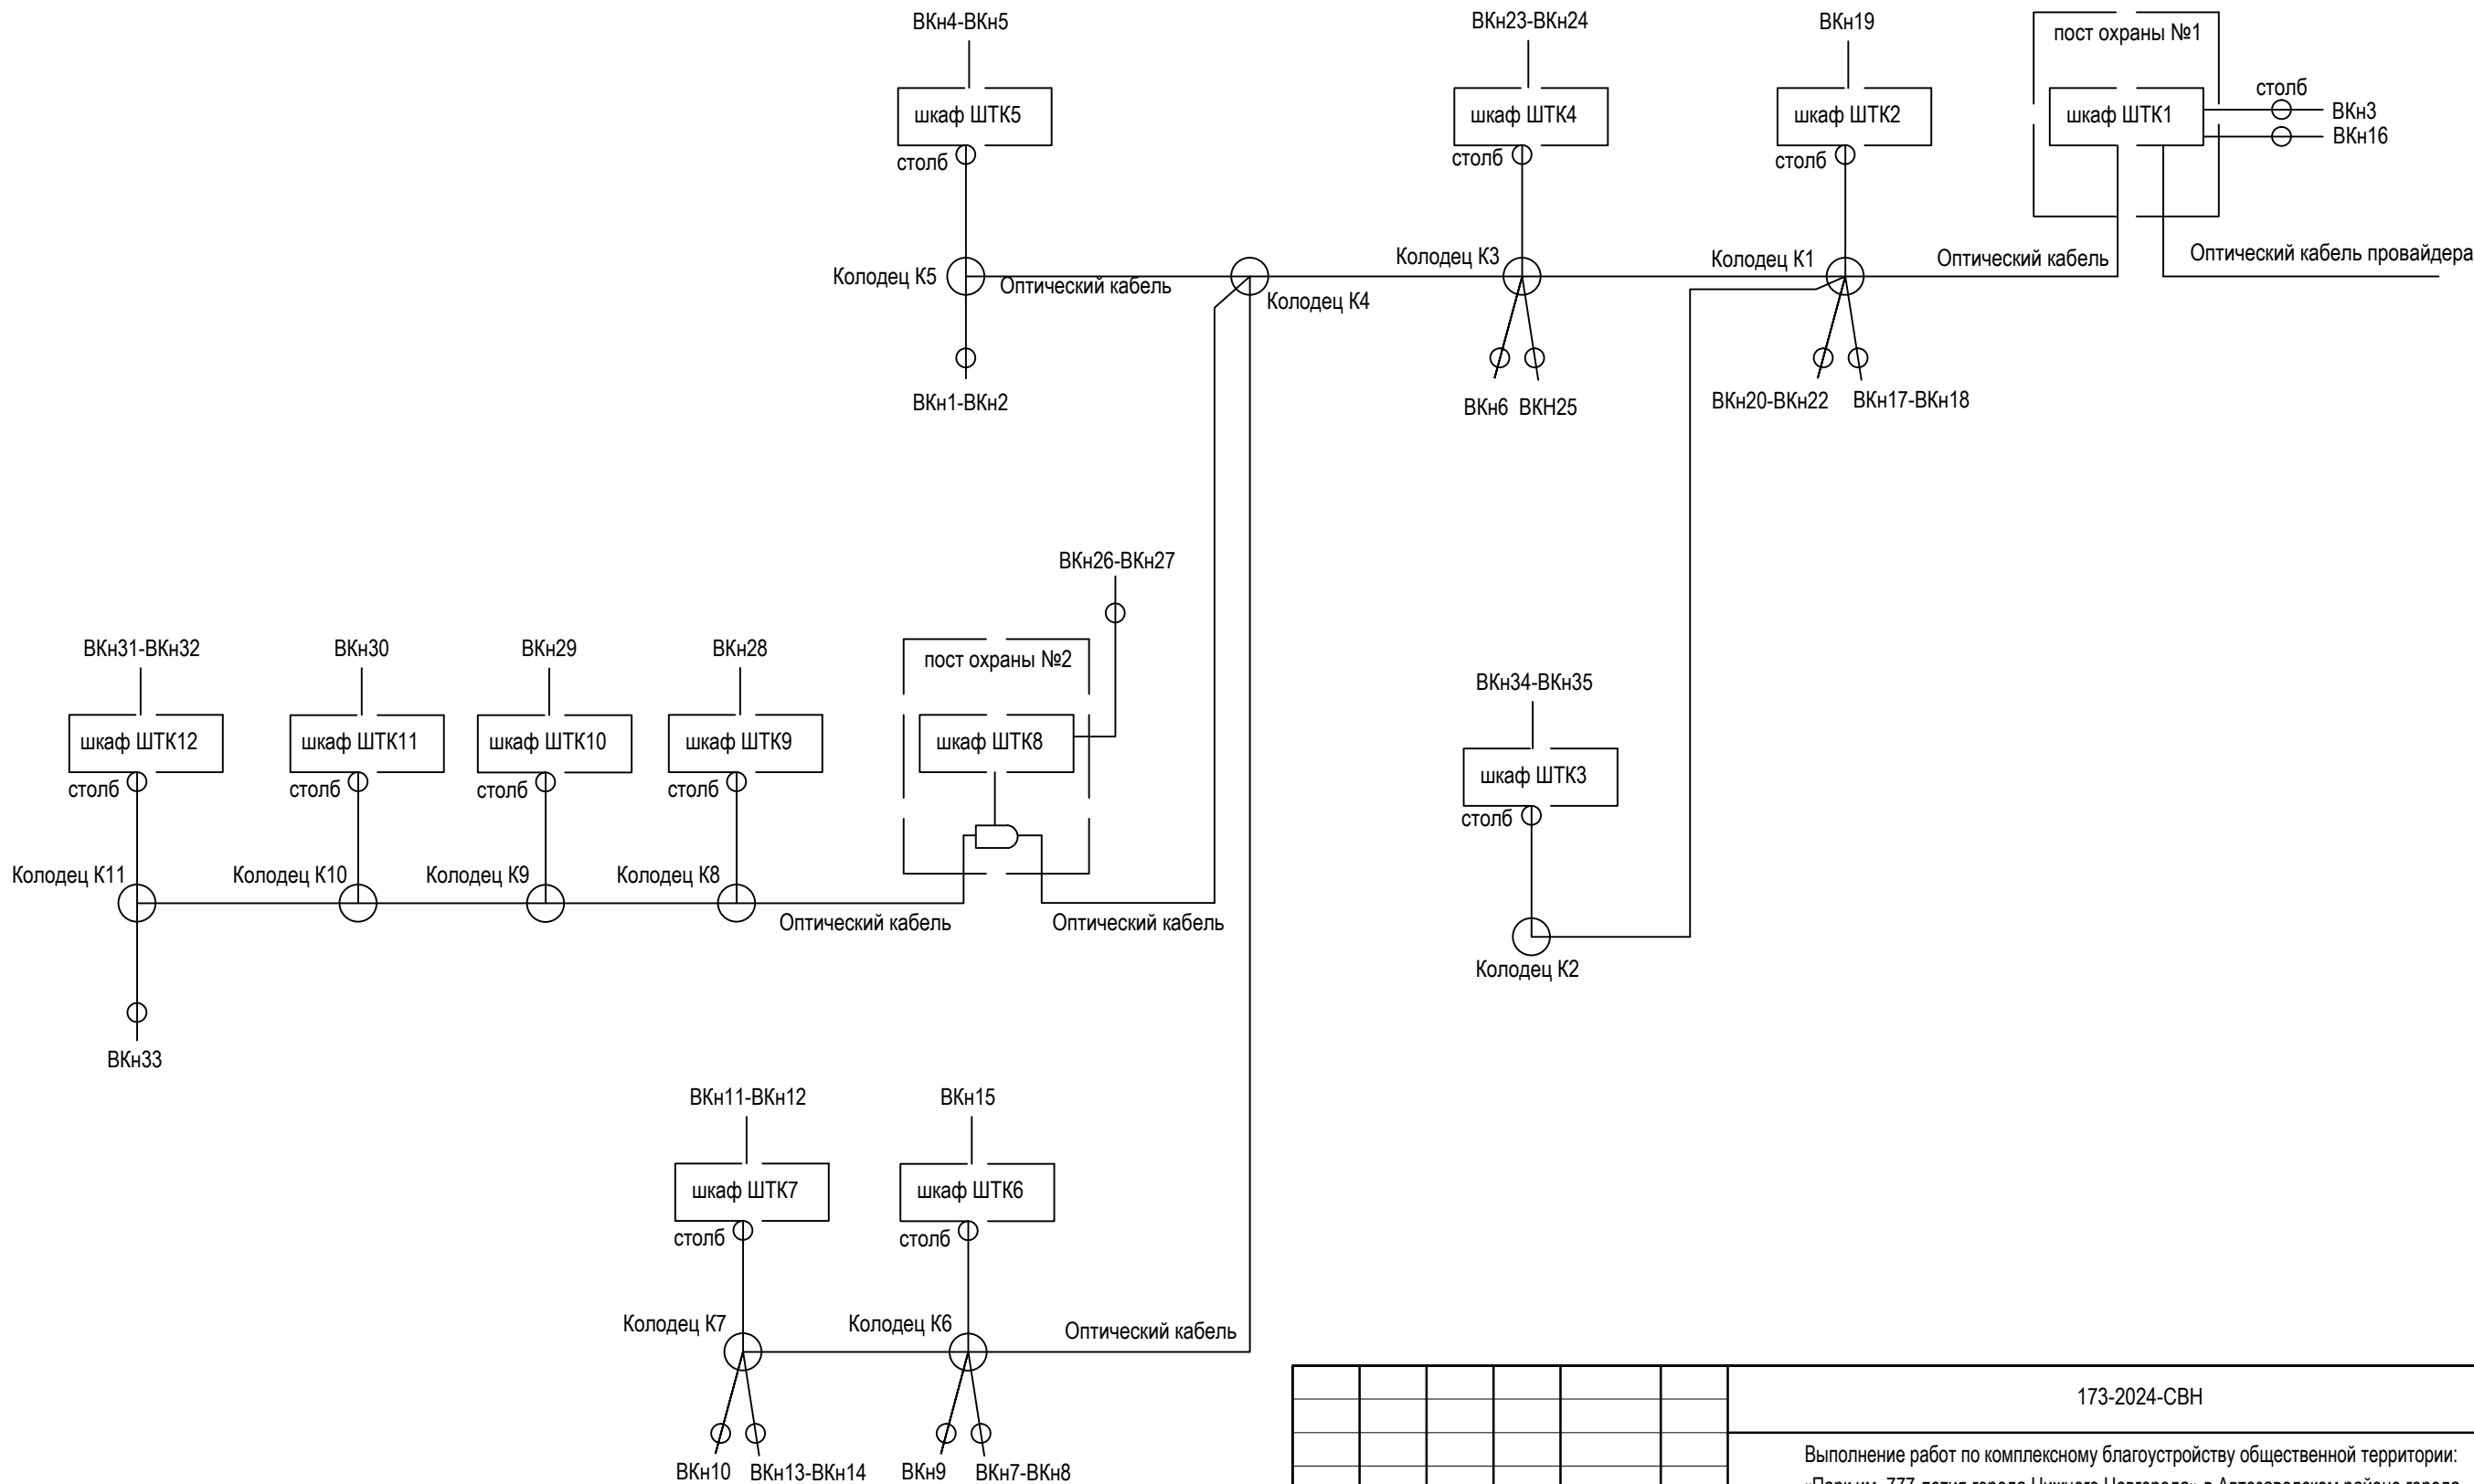


						173-2024-СВН			
						Выполнение работ по комплексному благоустройству общественной территории: «Парк им. 777-летия города Нижнего Новгорода» в Автозаводском районе города Нижнего Новгорода (2-я очередь)			
Изм.	Кол.уч.	Лист	№ док.	Подпись	Дата	Создание системы видеонаблюдения	Стадия	Лист	Листов
ГИП		Печникова			02.25		Р	3	
Разработал		Красильников			02.25	Структурная схема сети СВН	МБУ "Нижегородгражданпроект"		
Н.Контр		Тарасова			02.25				

СОГЛАСОВАНО					
Инв. № подл.	Подпись и дата	Взам. инв. №			

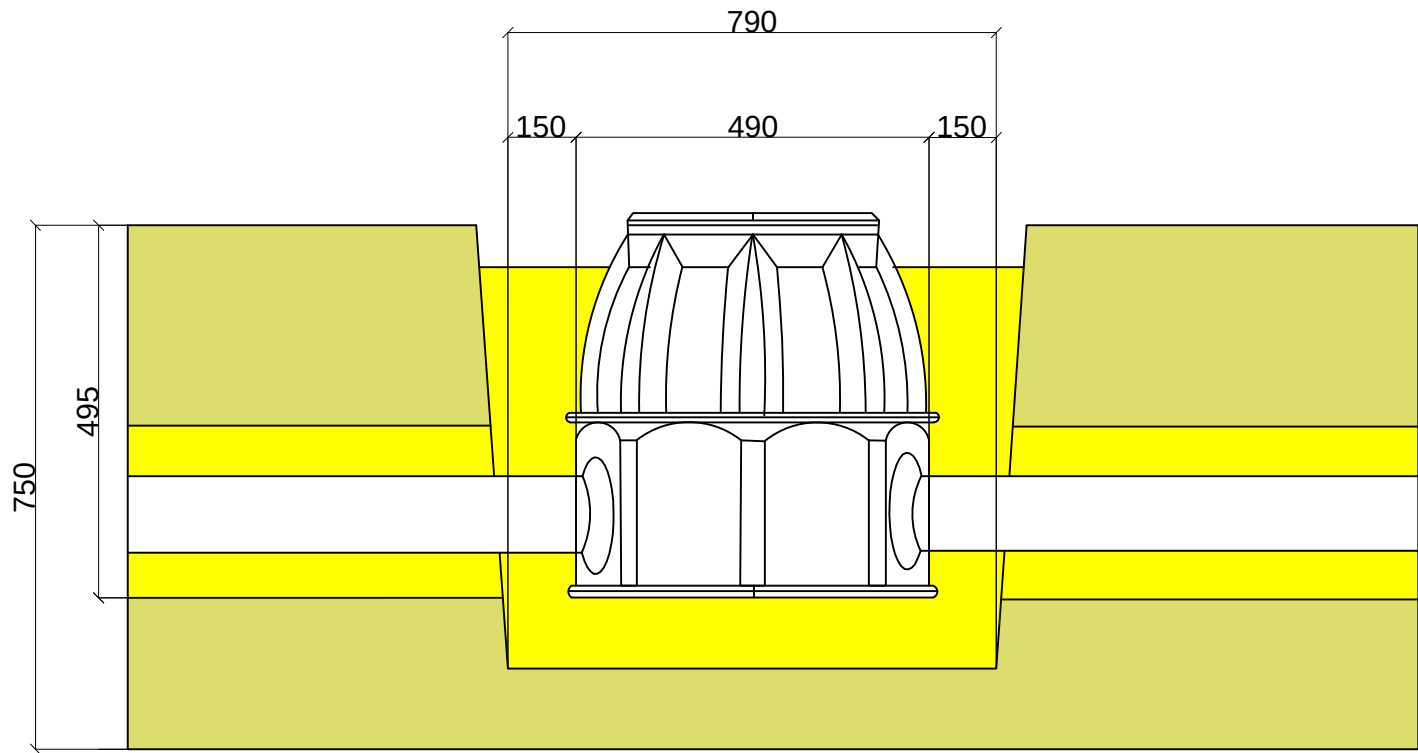

- Грунт
- Песчаное покрытие

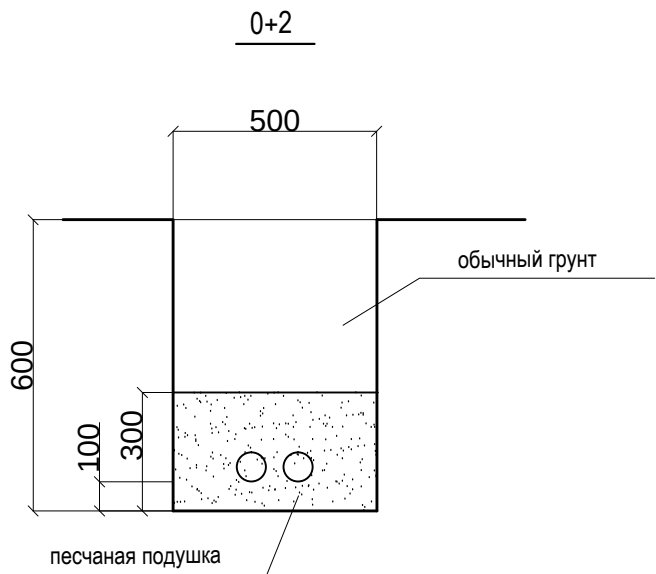


						173-2024-СВН			
						Выполнение работ по комплексному благоустройству общественной территории: «Парк им. 777-летия города Нижнего Новгорода» в Автозаводском районе города Нижнего Новгорода (2-я очередь)			
Изм.	Кол.уч.	Лист.	№ док.	Подпись	Дата	Создание системы видеонаблюдения	Стадия	Лист	Листов
ГИП		Печникова			02.25		Р	12	
Разраб.		Красильников			02.25	Разрезы кабельной канализации и колодцев ККТМ-1	МБУ "Нижегородгражданпроект"		
Н. контр.		Тарасова			02.25				


СОГЛАСОВАНО

Изм.	Кол.уч.	Лист	№ док.	Подпись	Дата
Инв. № подл.	Подпись и дата	Взам. инв. №			

Продольный профиль А-А

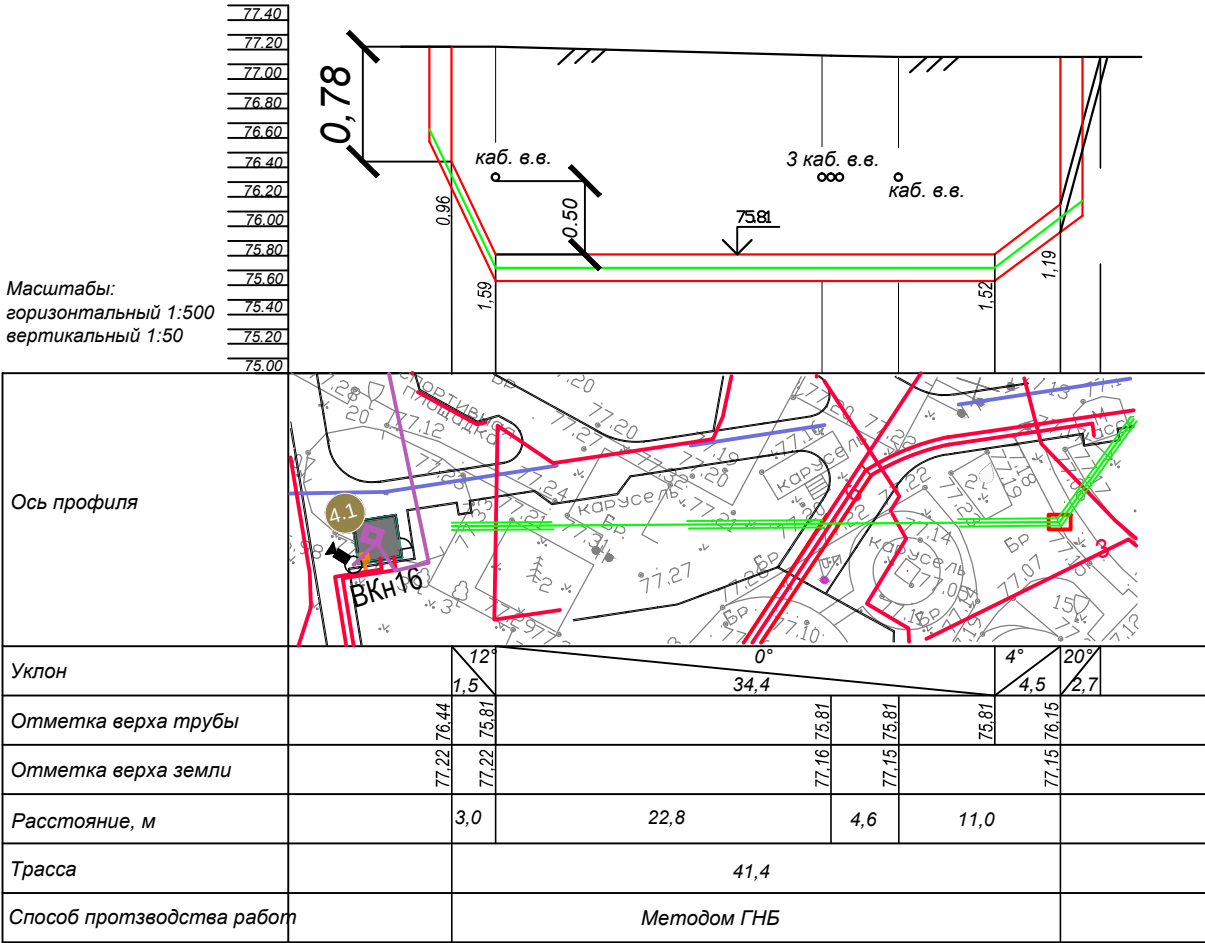

Продольный профиль Б-Б

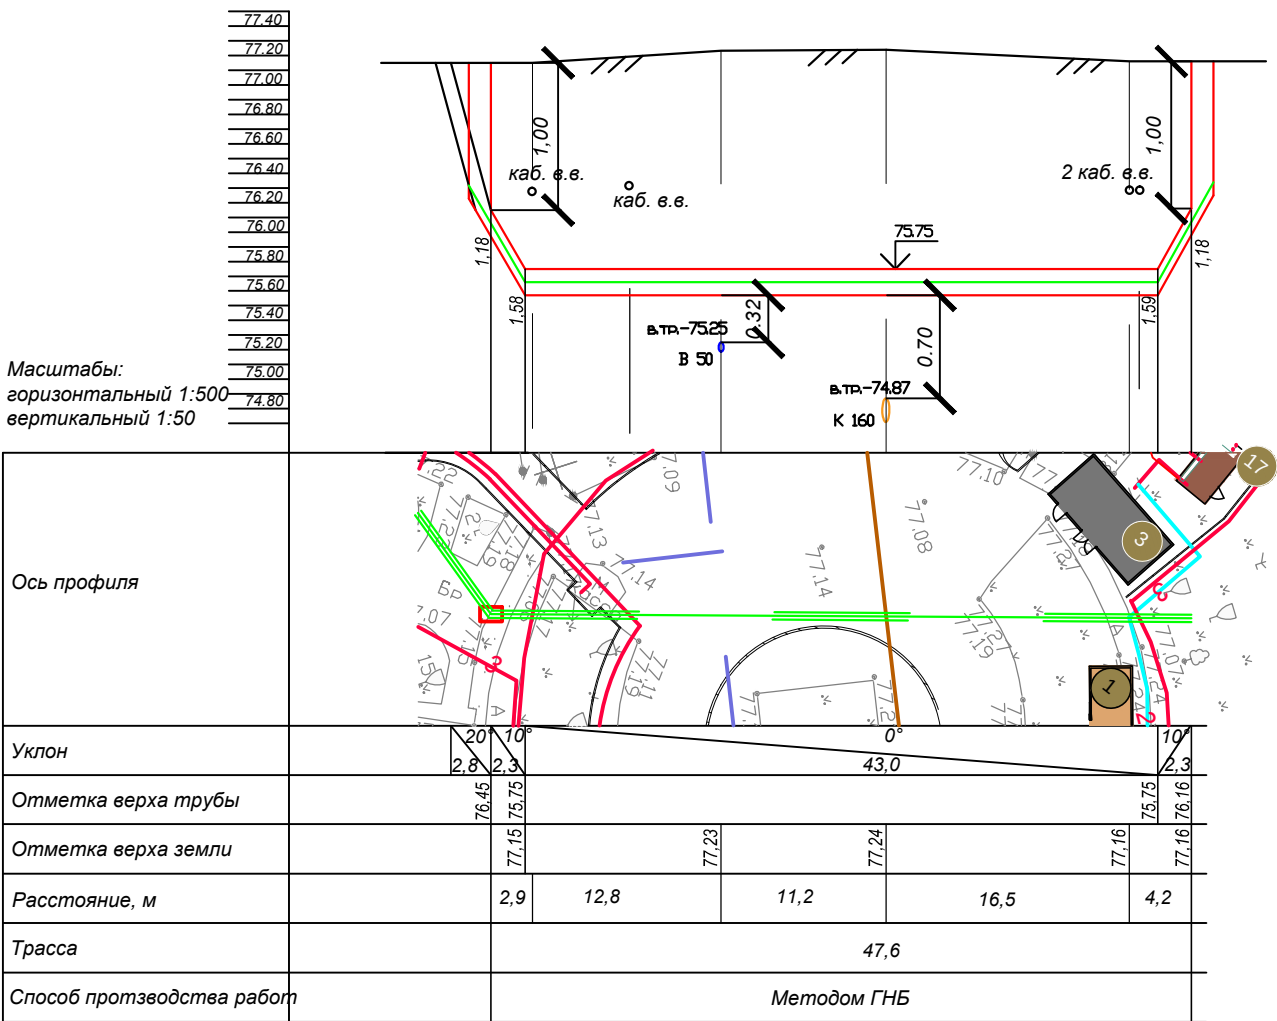

						173-2024-СВН		
						Выполнение работ по комплексному благоустройству общественной территории: «Парк им. 777-летия города Нижнего Новгорода» в Автозаводском районе города Нижнего Новгорода (2-я очередь)		
Изм.	Кол.уч.	Лист	№ док.	Подпись	Дата	Создание системы видеонаблюдения	Стадия	Лист
ГИП	Печникова	02.25					Р	14
Разраб.	Красильников	02.25				Профиль прокладки кабеля методом ГНБ	МБУ "Нижегородгражданпроект"	
Н. контр.	Тарасова	02.25						

Обознач. прово- да,кабеля	Откуда идет	Куда поступает	Данные провода, кабеля	Дли- на, м	Способ прокладки	
					Способ прокладки	Дли- на, м
Система видеонаблюдения СВН						
01	ШТК1	ВКн3	UTP 5E 4x2x0.5 outdoor	45	в земле г/т50 в столбе в г/т 20	25 5 15
02	ШТК1	ВКн16	UTP 5E 4x2x0.5 outdoor	30	в земле г/т50 в столбе в г/т 20	10 5 15
03	ШТК2	ВКн17, ВКн18	2UTP 5E 4x2x0.5 outdoor	182	в земле г/т50 в столбе	162 20
04	ШТК2	ВКн19	UTP 5E 4x2x0.5 outdoor	3	в столбе	3
05	ШТК2	ВКн20-ВКн22	3UTP 5E 4x2x0.5 outdoor	168	в земле г/т50 в столбе	138 30
06	ШТК3	ВКн34, ВКн35	2UTP 5E 4x2x0.5 outdoor	6	в столбе	6
07	ШТК4	ВКн6	UTP 5E 4x2x0.5 outdoor	50	в земле г/т50 в столбе	40 10
08	ШТК4	ВКн23, ВКн24	2UTP 5E 4x2x0.5 outdoor	6	в столбе	6
09	ШТК4	ВКн25	UTP 5E 4x2x0.5 outdoor	60	в земле г/т50 в столбе	50 10
10	ШТК5	ВКн4, ВКн5	2UTP 5E 4x2x0.5 outdoor	6	в столбе	6
11	ШТК5	ВКн1, ВКн2	2UTP 5E 4x2x0.5 outdoor	170	в земле г/т50 в столбе	150 20
12	ШТК6	ВКн7, ВКн8	2UTP 5E 4x2x0.5 outdoor	6	в столбе	6
13	ШТК6	ВКн9	UTP 5E 4x2x0.5 outdoor	100	в земле г/т50 в столбе	90 10
14	ШТК6	ВКн15	UTP 5E 4x2x0.5 outdoor	3	в столбе	3
15	ШТК7	ВКн10	UTP 5E 4x2x0.5 outdoor	60	в земле г/т50 в столбе	50 10
16	ШТК7	ВКн11, ВКн12	2UTP 5E 4x2x0.5 outdoor	6	в столбе	6
17	ШТК7	ВКн13, ВКн14	2UTP 5E 4x2x0.5 outdoor	150	в земле г/т50 в столбе	130 20
18	ШТК8	ВКн26, ВКн27	2UTP 5E 4x2x0.5 outdoor	50	в земле г/т50 в столбе в г/т 20	10 10 30
19	ШТК9	ВКн28	UTP 5E 4x2x0.5 outdoor	3	в столбе	3
20	ШТК10	ВКн29	UTP 5E 4x2x0.5 outdoor	3	в столбе	3
21	ШТК11	ВКн30	UTP 5E 4x2x0.5 outdoor	3	в столбе	3
22	ШТК12	ВКн31, ВКн32	2UTP 5E 4x2x0.5 outdoor	6	в столбе	6
23	ШТК12	ВКн33	UTP 5E 4x2x0.5 outdoor	80	в земле г/т50 в столбе	70 10
24	ШТК1	К1	ОКК-32xG.652D-2,7кН	75	в земле г/т50 в г/т 20	60 15
25	К1	К2	ОКК-32xG.652D-2,7кН	170	в земле г/т50	170
26	К1	К3	ОКК-32xG.652D-2,7кН	60	в земле г/т50	60
27	К3	К4	ОКК-32xG.652D-2,7кН	100	в земле г/т50	100
28	К4	К5	ОКК-32xG.652D-2,7кН	60	в земле г/т50	60
29	К4	К6	ОКК-32xG.652D-2,7кН	80	в земле г/т50	80
30	К6	К7	ОКК-32xG.652D-2,7кН	100	в земле г/т50	100

						173-2024-СВН.КЖ			
						Выполнение работ по комплексному благоустройству общественной территории: «Парк им. 777-летия города Нижнего Новгорода» в Автозаводском районе города Нижнего Новгорода (2-я очередь)			
Изм	Кол.у	Лист	Ндок.	Подпись	Дата				
						Создание системы видеонаблюдения	Стадия	Лист	Листов
ГИП		Печникова			02.25		Р	1	2
						Кабельный журнал	МБУ «Нижегородгражданпроект»		
Разработал		Красильников			02.25				
Н. контр.		Тарасова			02.25				