


Парк имени 777-летия Нижнего Новгорода

Наружное освещение. Оформление инженерной документации в

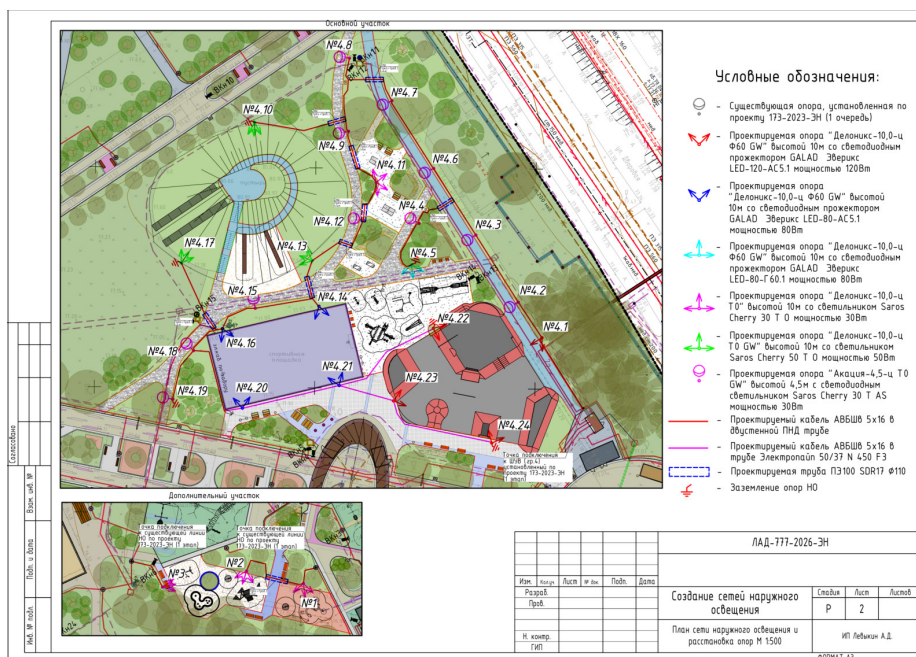

Нижний Новгород · Автозаводский район · 2-я очередь

Работы 2026 года · материалы проекта 2025 года

Выполненная работа: оформление альбома, стандартизация листов и подготовка редактируемого проекта.

Что выполнено

Инженерная документация для освещения общественного пространства: от плана сети до электрической схемы и монтажного узла.

1. Подготовлен альбом наружного освещения в шаблоне .
2. Унифицированы титульные листы, рамки, штампы и оформление ведомостей.
3. Оформлены план сети, электрическая схема, монтажные узлы и спецификация.
4. Собран редактируемый проект с исходными материалами и листами PDF/SVG.
5. Проверены состав альбома, обозначения и отображение насыщенного плана сети.

Состав результата

Полный альбом наружного освещения — 61 страница. Редактируемый проект , графические листы и исходные материалы. Далее — четыре примера из оформленного альбома.

Примеры: план сети; однолинейная схема; кабельная траншея; спецификация оборудования.


Согласовано

Взам. инв. №

Подп. и дата

Инв. № подл.

Основной участок

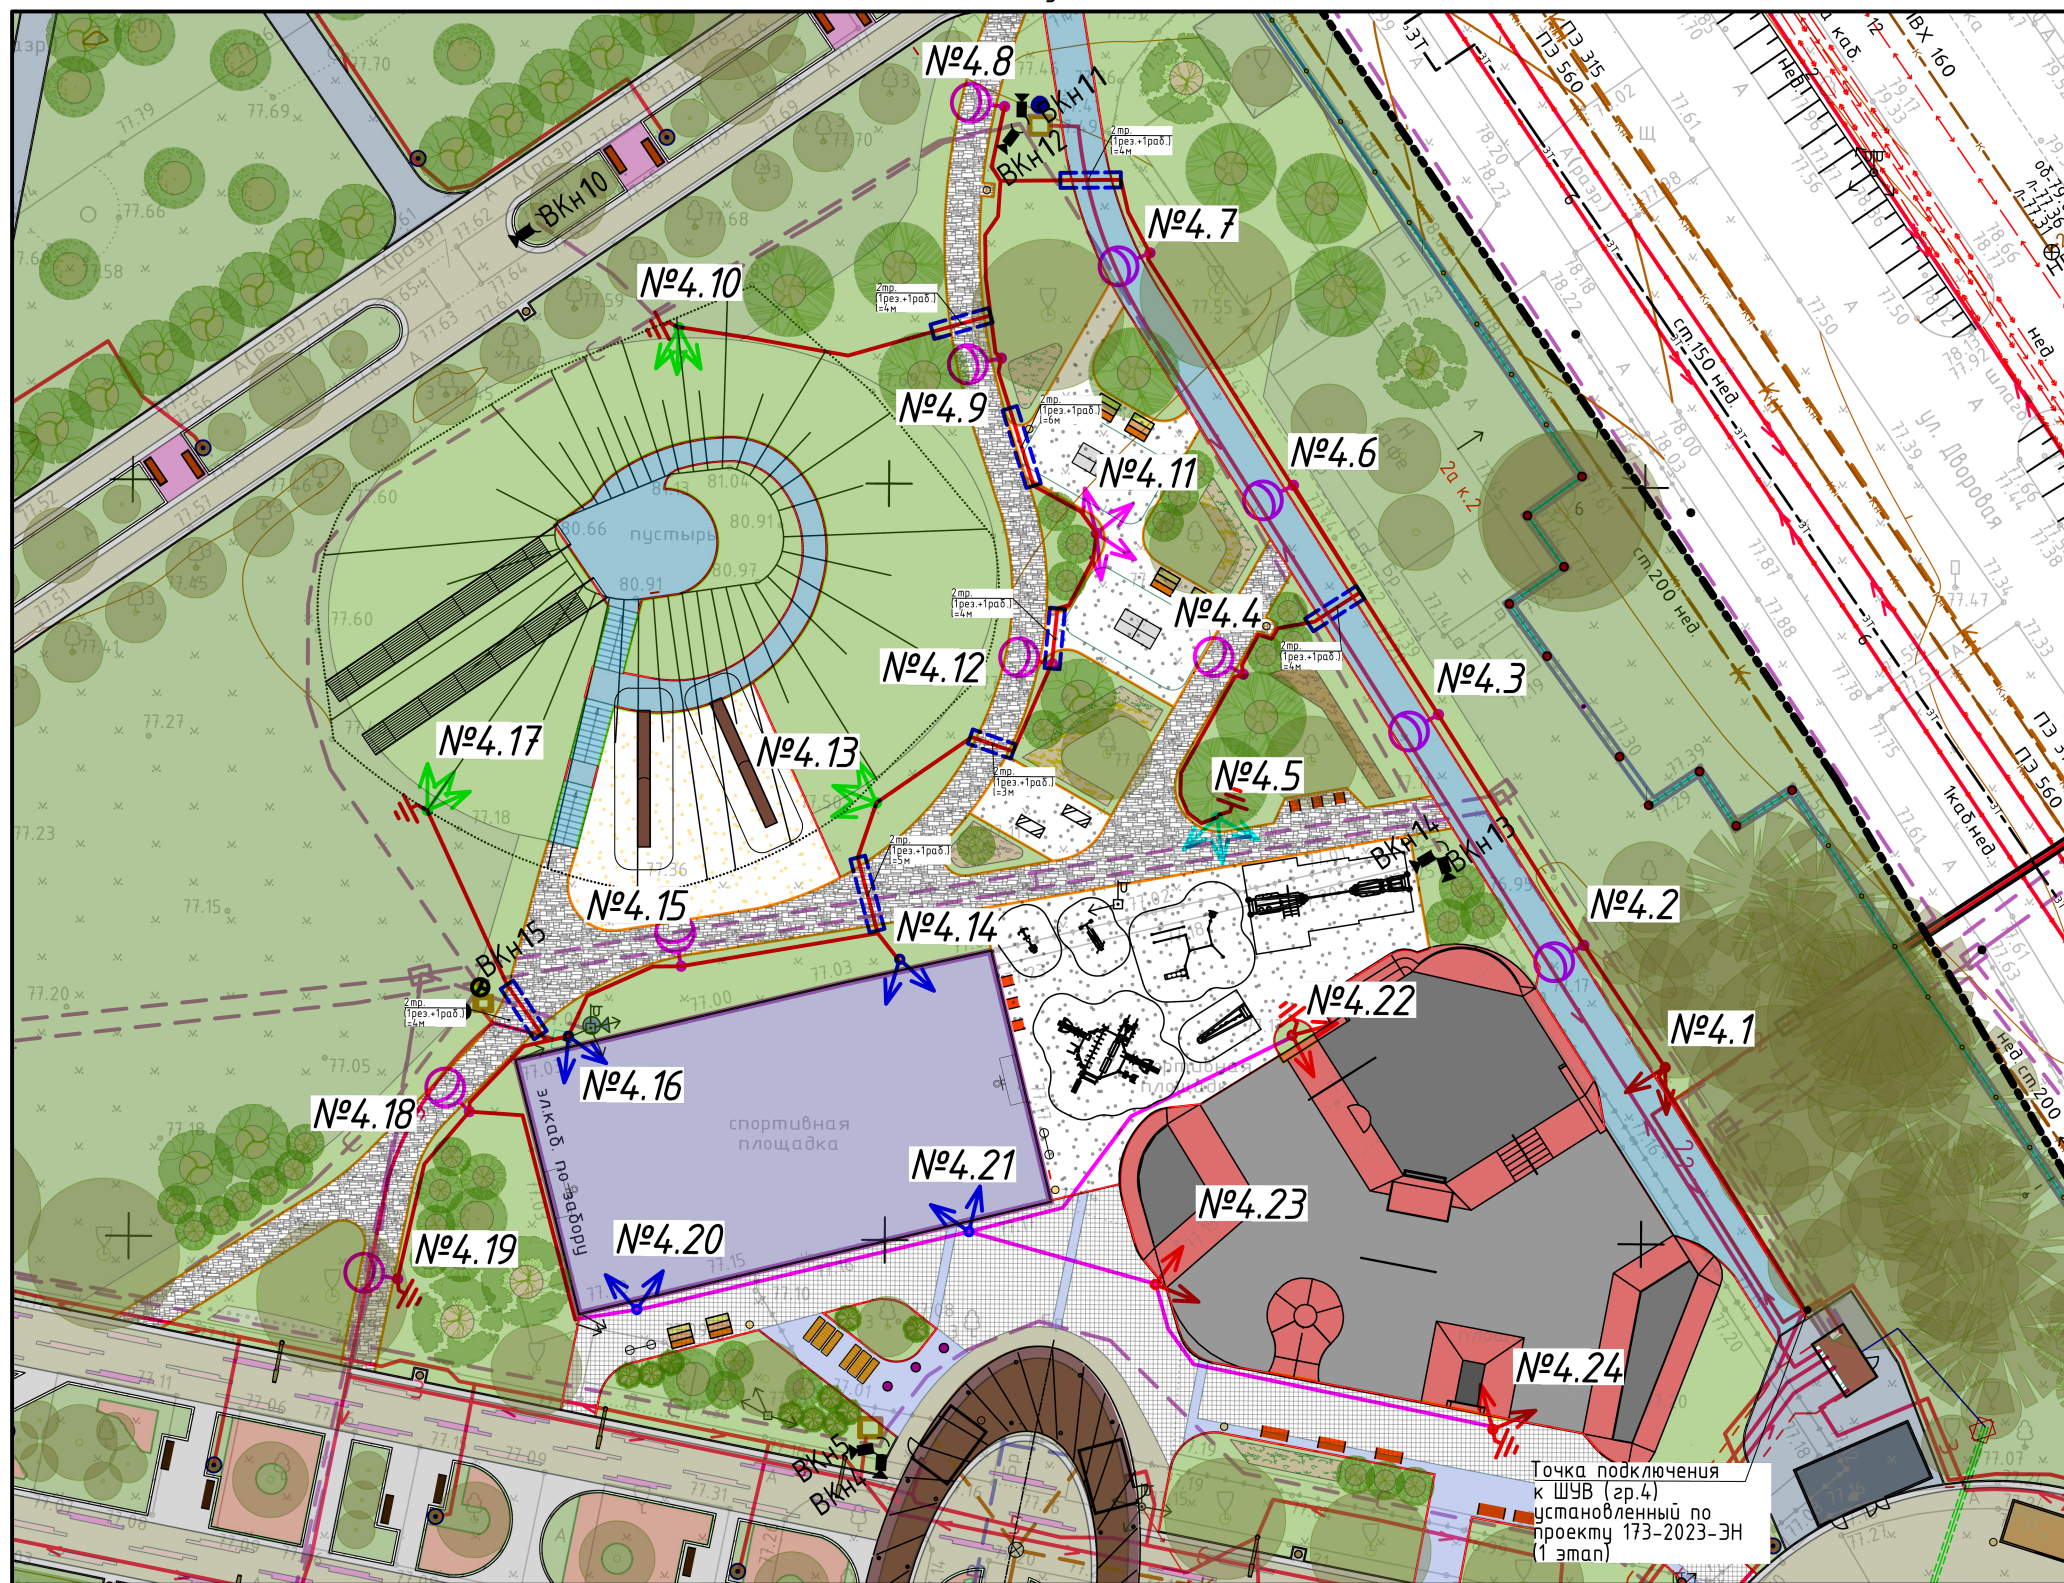

Условные обозначения:

- Существующая опора, установленная по проекту 173-2023-ЭН (1 очередь)
- Проектируемая опора "Делоникс-10,0-ц Ф60 GW" высотой 10м со светодиодным прожектором GALAD Эверикс LED-120-AC5.1 мощностью 120Вт
- Проектируемая опора "Делоникс-10,0-ц Ф60 GW" высотой 10м со светодиодным прожектором GALAD Эверикс LED-80-AC5.1 мощностью 80Вт
- Проектируемая опора "Делоникс-10,0-ц Ф60 GW" высотой 10м со светодиодным прожектором GALAD Эверикс LED-80-Г 60.1 мощностью 80Вт
- Проектируемая опора "Делоникс-10,0-ц Т0" высотой 10м со светильником Saros Cherry 30 T O мощностью 30Вт
- Проектируемая опора "Делоникс-10,0-ц Т0 GW" высотой 10м со светильником Saros Cherry 50 T O мощностью 50Вт
- Проектируемая опора "Акация-4,5-ц Т0 GW" высотой 4,5м с светодиодным светильником Saros Cherry 30 T AS мощностью 30Вт
- Проектируемый кабель АВШВ 5х16 в двустенной ПНД трубе
- Проектируемый кабель АВШВ 5х16 в трубе Электропайп 50/37 N 450 F3
- Проектируемая труба ПЭ100 SDR17 Ø110
- Заземление опор НО

ЛАД-777-2026-ЭН



Изм.	Кол.уч.	Лист	№ док.	Подп.	Дата	Создание сетей наружного освещения			Стадия	Лист	Листов
Разраб.									Р	2	
Пров.											
Н. контр.						План сети наружного освещения и расстановка опор М 1:500			ИП Левыкин А.Д.		
ГИП									ФОРМАТ А3		

Согласовано

Взам. инв. №

Подп. и дата

Инв. № подл.

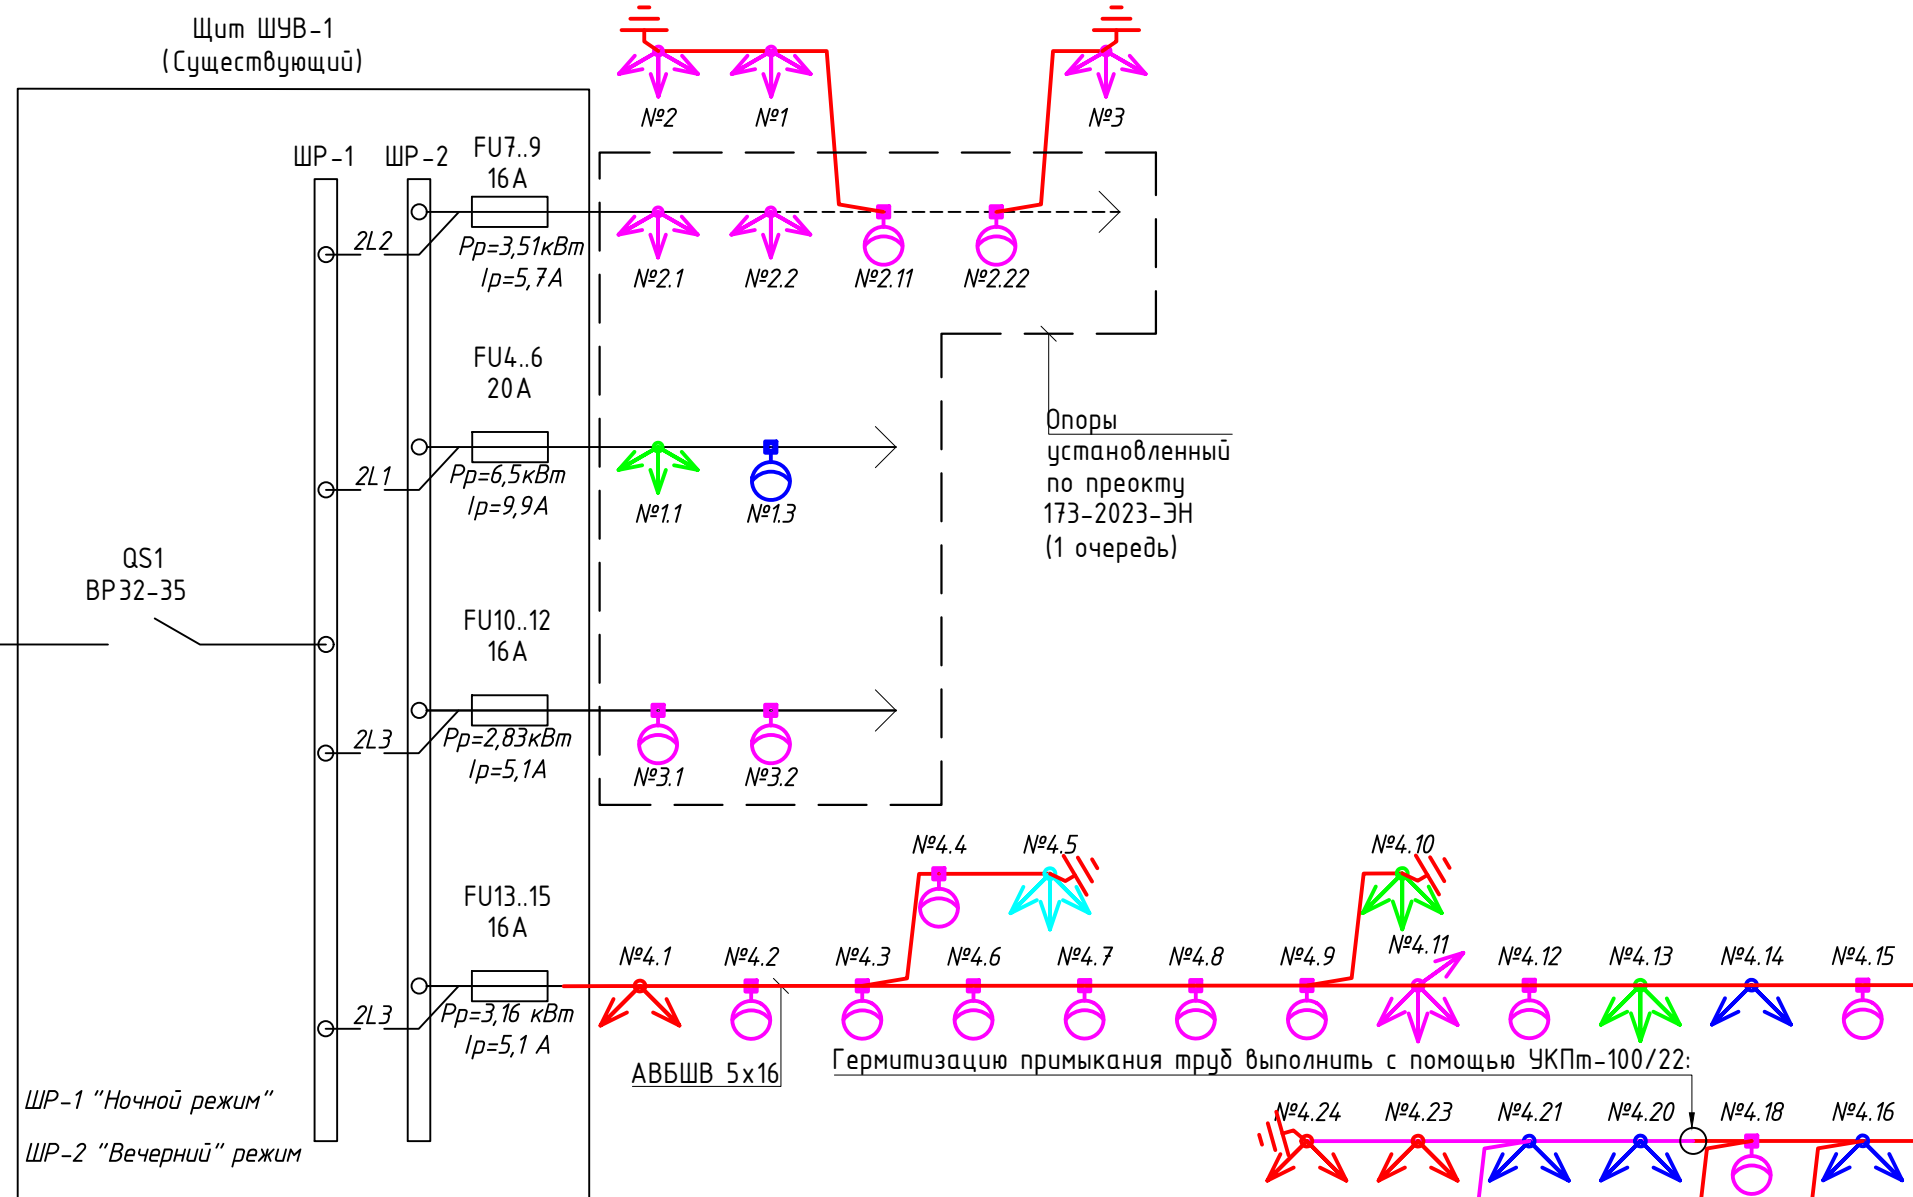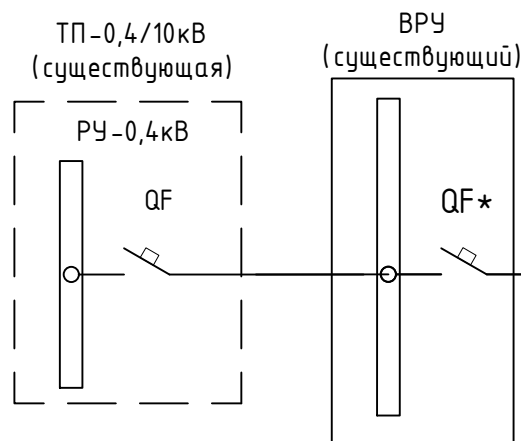

Условные обозначения:


-  - Проектируемая опора "Делоникс-10,0-ц Ф60 GW" высотой 10м со светодиодным прожектором GALAD Эверикс LED-120-AC5.1 мощностью 120Вт
-  - Проектируемая опора "Делоникс-10,0-ц Ф60 GW" высотой 10м со светодиодным прожектором GALAD Эверикс LED-80-AC5.1 мощностью 80Вт
-  - Проектируемая опора "Делоникс-10,0-ц Ф60 GW" высотой 10м со светодиодным прожектором GALAD Эверикс LED-80-Г60.1 мощностью 80Вт
-  - Проектируемая опора "Делоникс-10,0-ц Т0" высотой 10м со светильником Saros Cherry 30 T O мощностью 30Вт
-  - Проектируемая опора "Делоникс-10,0-ц Т0 GW" высотой 10м со светильником Saros Cherry 50 T O мощностью 50Вт
-  - Проектируемая опора "Акация-4,5-ц Т0 GW" высотой 4,5м с светодиодным светильником Saros Cherry 30 T AS мощностью 30Вт
-  - Проектируемый кабель АВБШВ 5x16 в двустенной ПНД трубе
-  - Проектируемый кабель АВБШВ 5x16 в трубе Электропаип 50/37 N 450 F3
-  - Заземление опор НО

Примечание:


- Схема не предназначена для нарезки кабеля. Кабель нарезать по фактически промеренной длине.
- Вся кабельную линию проложить в двустенной ПНД трубе

						ЛАД-777-2026-ЭН		
Изм.	Кол.уч.	Лист	№ док.	Подп.	Дата			
Разраб.						Создание сетей наружного освещения		
Пров.								
Н. контр.						Однолинейная расчетная схема проектируемой сети освещения		
ГИП								
						Стадия	Лист	Листов
						Р	3	
						ИП Левыкин А.Д.		


Разрез траншеи
с двумя кабелями в газоне

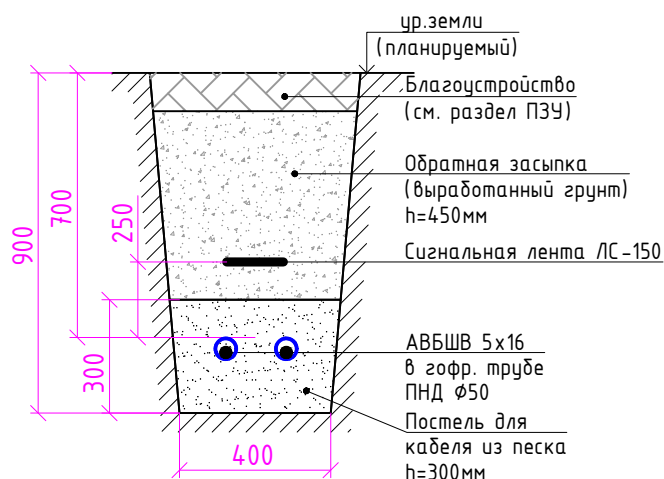


Разрез траншеи
с одним кабелем в газоне
при пересечении инж. коммуникаций

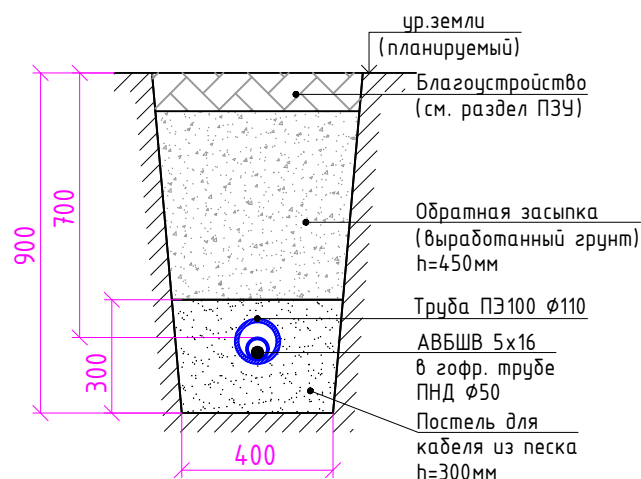

Разрез траншеи
с одним кабелем в газоне

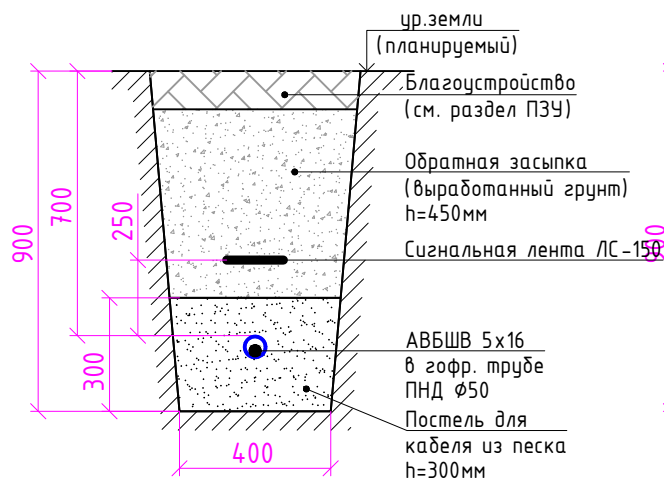

Разрез траншеи
с одним кабелем
под пешеходной зоной

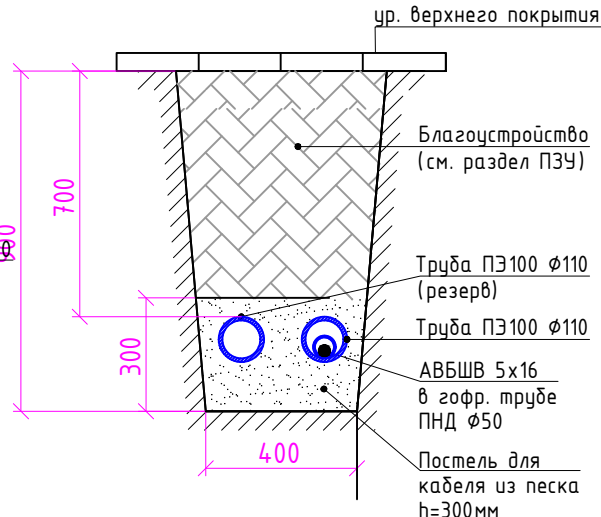

Примечание:

1. Вся кабельную линию согласно техническим условиям проложить в двустенной ПНД трубе.

Согласовано

Взам. инв. №

Подп. и дата

Инв. № подл.

ЛАД-777-2026-ЭН

Создание сетей наружного
освещения

Разрез траншей

Стадия Лист Листов
Р 5

ИП Левыкин А.Д.

Согласовано

--